


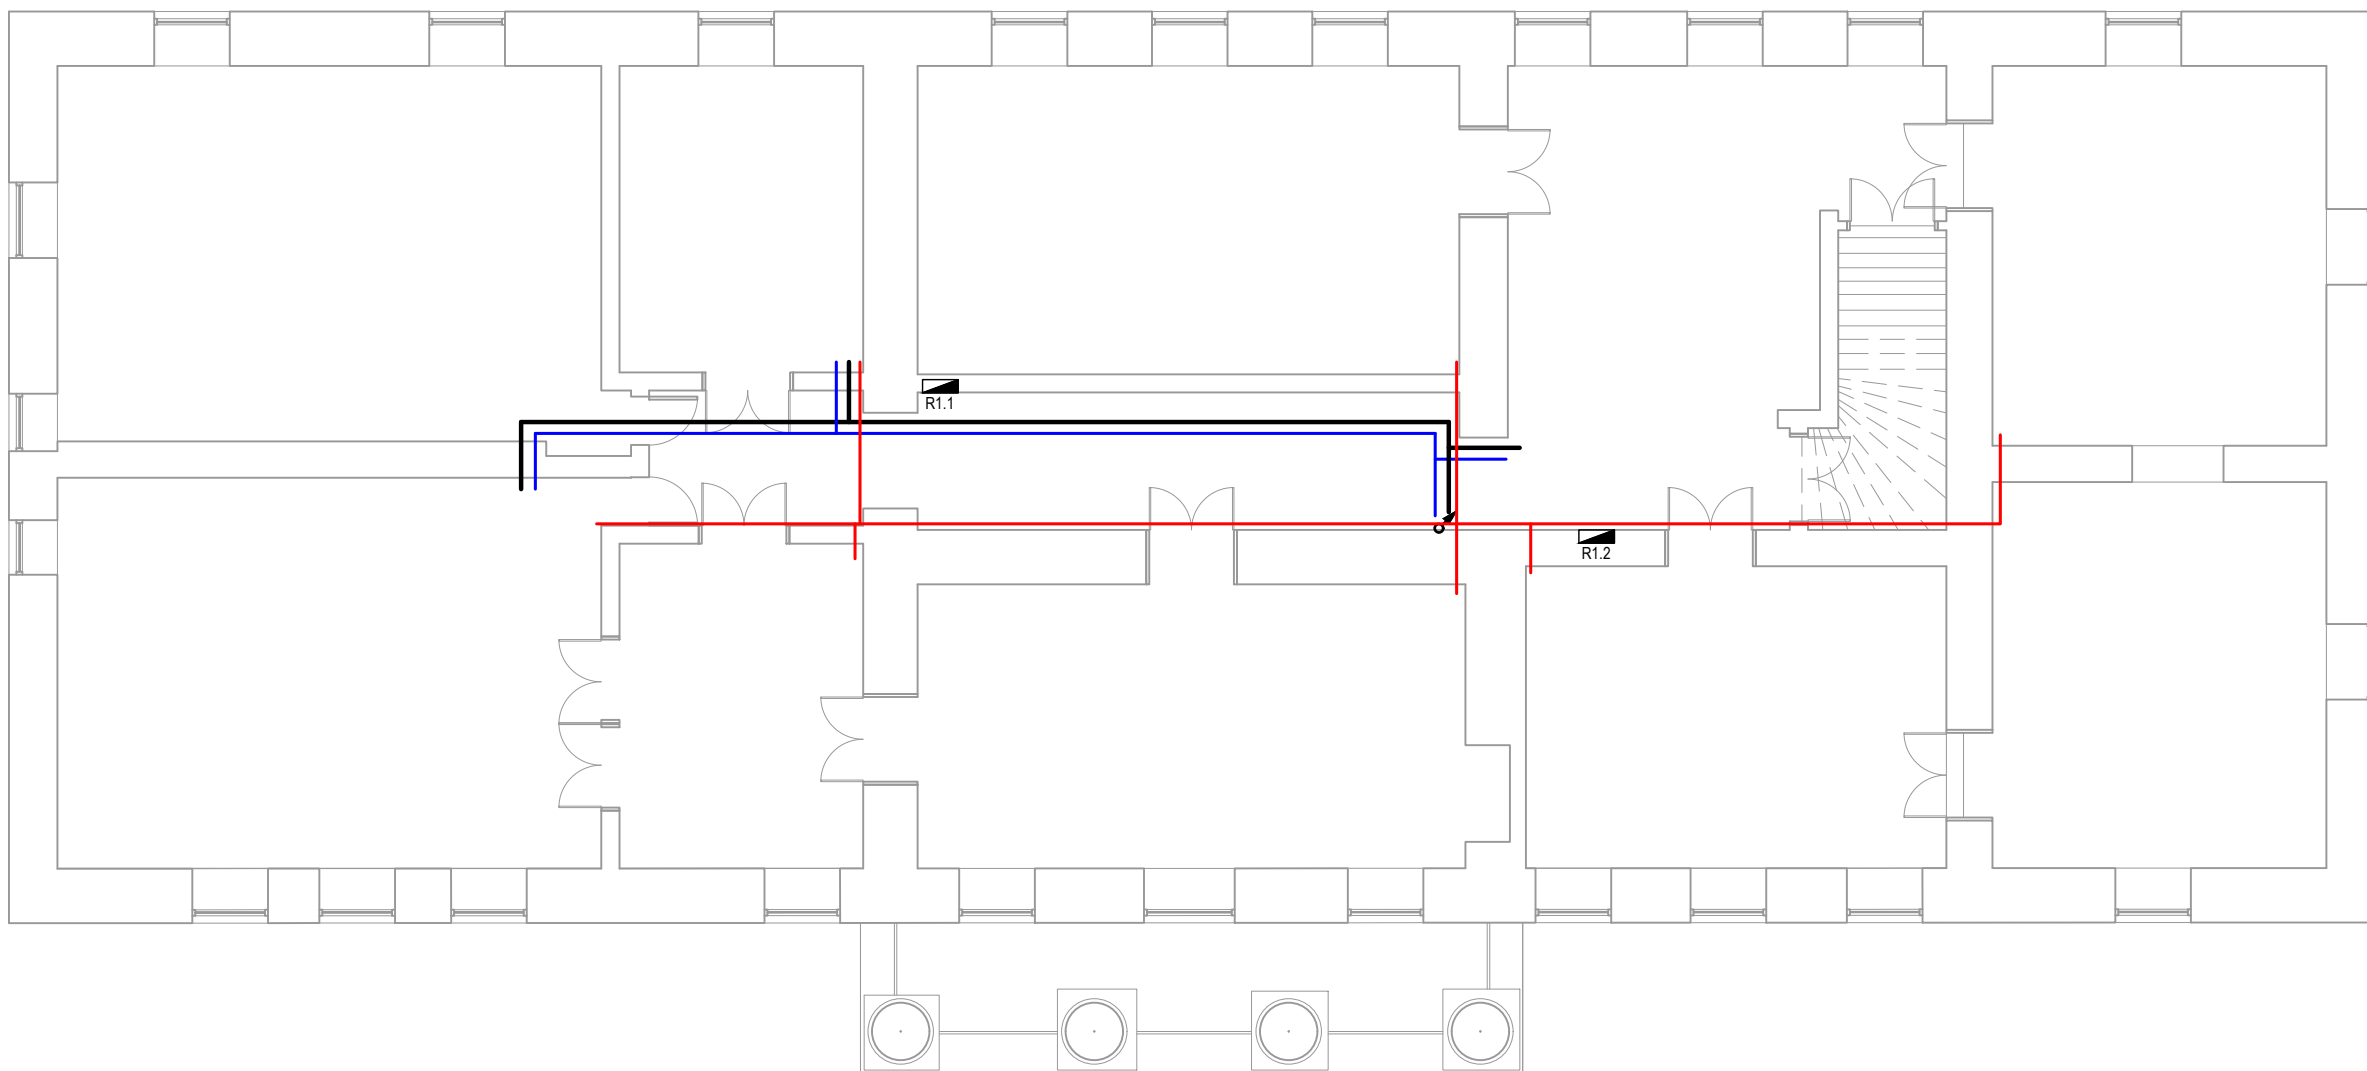

UWAGI:

- 1. Kable instalacji alarmowej, monitoringu oraz inne ewentualne okablowanie instalacji "niskoprądowych" należy prowadzić po trasach kablowych sieci strukturalnej.
- 2. Kable instalacji SSP oraz instalacji wyłączenia pożarowego prowadzić n/t na uchwytych PH90. Uchwyty muszą być stosowane nie rzadziej niż co 30cm.
- 3. Piony kablowe poszczególnych instalacji wykonać w rurach osłonowych dzielonych i obudować GK. Należy wykonać oddzielne rury dla kabli elektrycznych, strukturalnych oraz systemu SSP.
- 4. Główne trasy kablowe w komunikacjach wykonać na bazie korytek kablowych z blachy ocynkowanej mocowanych do stropów. Stosować należy wyłącznie mocowania dedykowane dla zastosowanego systemu koryt. Mocowania stosować nie rzadziej niż co 1,5m.

LEGENDA:

- Rk.n  - Rozdzielnica lokalna k-piętra nr n
-  - Główne trasy kablowe elektryczne
-  - Główne trasy kablowe sieć strukturalna
-  - Główne trasy kablowe SSP
-  - Pion kablowy główny.

Dz. Ust. Nr 24 Poz. 83 z dn. 4.02.1994 r.
Wszelkie prawa autorskie zastrzeżone-żadna część tego rysunku nie może być reprodukowana, przechowywana w systemach odzyskiwania ani przekazywana w sposób elektroniczny lub mechaniczny w postaci odtłuki kserograficznej, nagrania czy w jakiegokolwiek innej formie bez wcześniejszego uzyskania pisemnej zgody właściciela praw autorskich.

		PERSEM Sp. zoo. BIURO@PERSEM.PL TEL: +48 517 749 346 41-902 BYTOM, UL. KĘDZIERZYŃSKA 17A/102	
NAZWA PROJEKTU:		Program funkcjonalno-użytkowy termomodernizacji budynku użyteczności publicznej przy ulicy Wolności 5 w Szczycie 57-330	
INWESTOR:		Gmina Szczycina ul. Wolności 42, 57-330 Szczycina	
RYSUNEK:	PLAN GŁÓWNYCH ELEMENTÓW INSTALACJI ELEKTRYCZNYCH NA 1-PĘTRZE		NR PROJ.: 2530
			DATA: Wrzesień 2025
			STADIUM: PFU
OPRACOWALI:	mgr inż. Andrzej Ozaist upr. nr 44/98		SKALA: 1:50
	mgr inż. Tomasz Namiota		BRANŻA: Elektryczna NR RYS.: E-04